


Инов. № подл.	Подп. и дата	Взам. инв. №

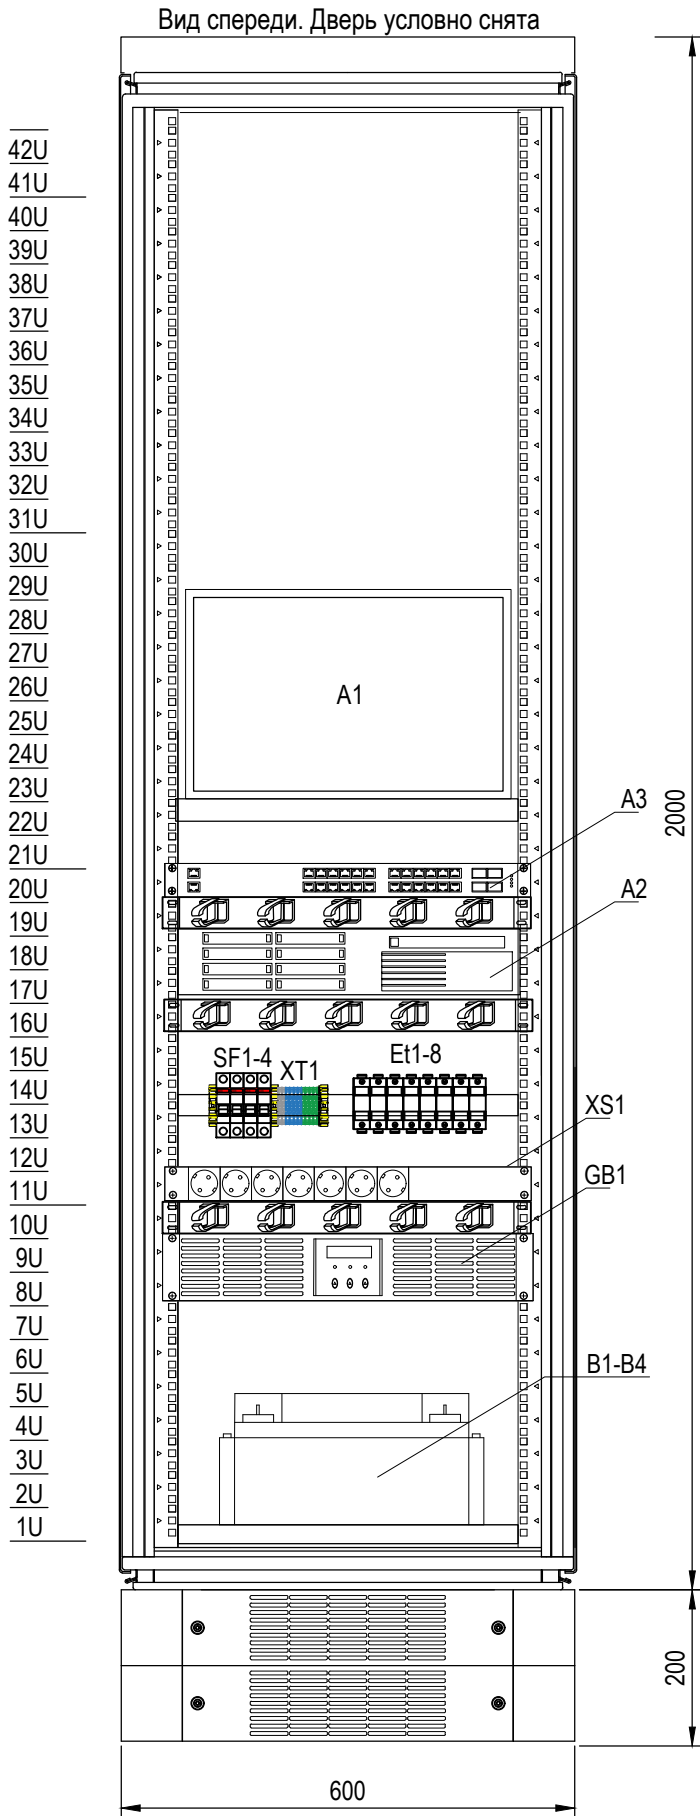

Поз. обозначение	Наименование	Кол.	Примечание
	Конструктив шкафа одностороннего обслуживания 600х2000х800 (ШхВхГ), мм в составе: - Передняя стеклянная дверь; - Цоколь 200 мм; - Набор комплектующих для монтажа и эксплуатации шкафа (крепежные изделия, уплотнители, 19" направляющие, кабельные вводы, кабельные каналы, шина заземления, дверная ручка, замок, кармашек под документы и т.д.)	1	
A1	Монитор Бештау M24FHD	1	
A2	Сервер видеонаблюдения IP-9C-4-MDR с размером видеоархива 24000 ГБ	1	
	Жесткий диск 8000 Гб Seagate Exos 7E10	3	
A3	Неуправляемый коммутатор PoE 8x10/100 BASE-T PoE 2x10/100/1000 BASE-T 1010P8 V2 АйТек ПРО	1	
Et1-8	Устройство защиты ethernet интерфейса от импульсных перенапряжений Commeng Cat6P с монтажным основанием DR MH-1	8	
XS1	Блок розеток	1	
GB1	Источник бесперебойного питания RAPAN-UPS 1000 RACK +2x9Ah	1	
SF1	Автоматический выключатель ABB S202 C16	1	
SF2-4	Автоматический выключатель ABB S202 C6	3	
XT1	Клемма проходная UT-2,5	2	
	Клемма проходная UT-2,5 BU	4	
	Клемма проходная UT-2,5 PE	4	

						3041-256-СОЛ6.ГЧ			
						Реконструкция ПС 35 кВ Промышленная			
Изм.	Кол.уч.	Лист	№ док.	Подп.	Дата	Сборник опросных листов на аппаратуру охранной и пожарной сигнализации	Стадия	Лист	Листов
Разраб.		Шауркин		Шауркин	03.25		-	1.1	
						Опросный лист на шкаф видеонаблюдения. Общий вид и спецификация	Проектный центр ООО "Техно Базис"		
Проверил	Бучинский				03.25				
Н.контр.	Тюкавкин				03.25				